



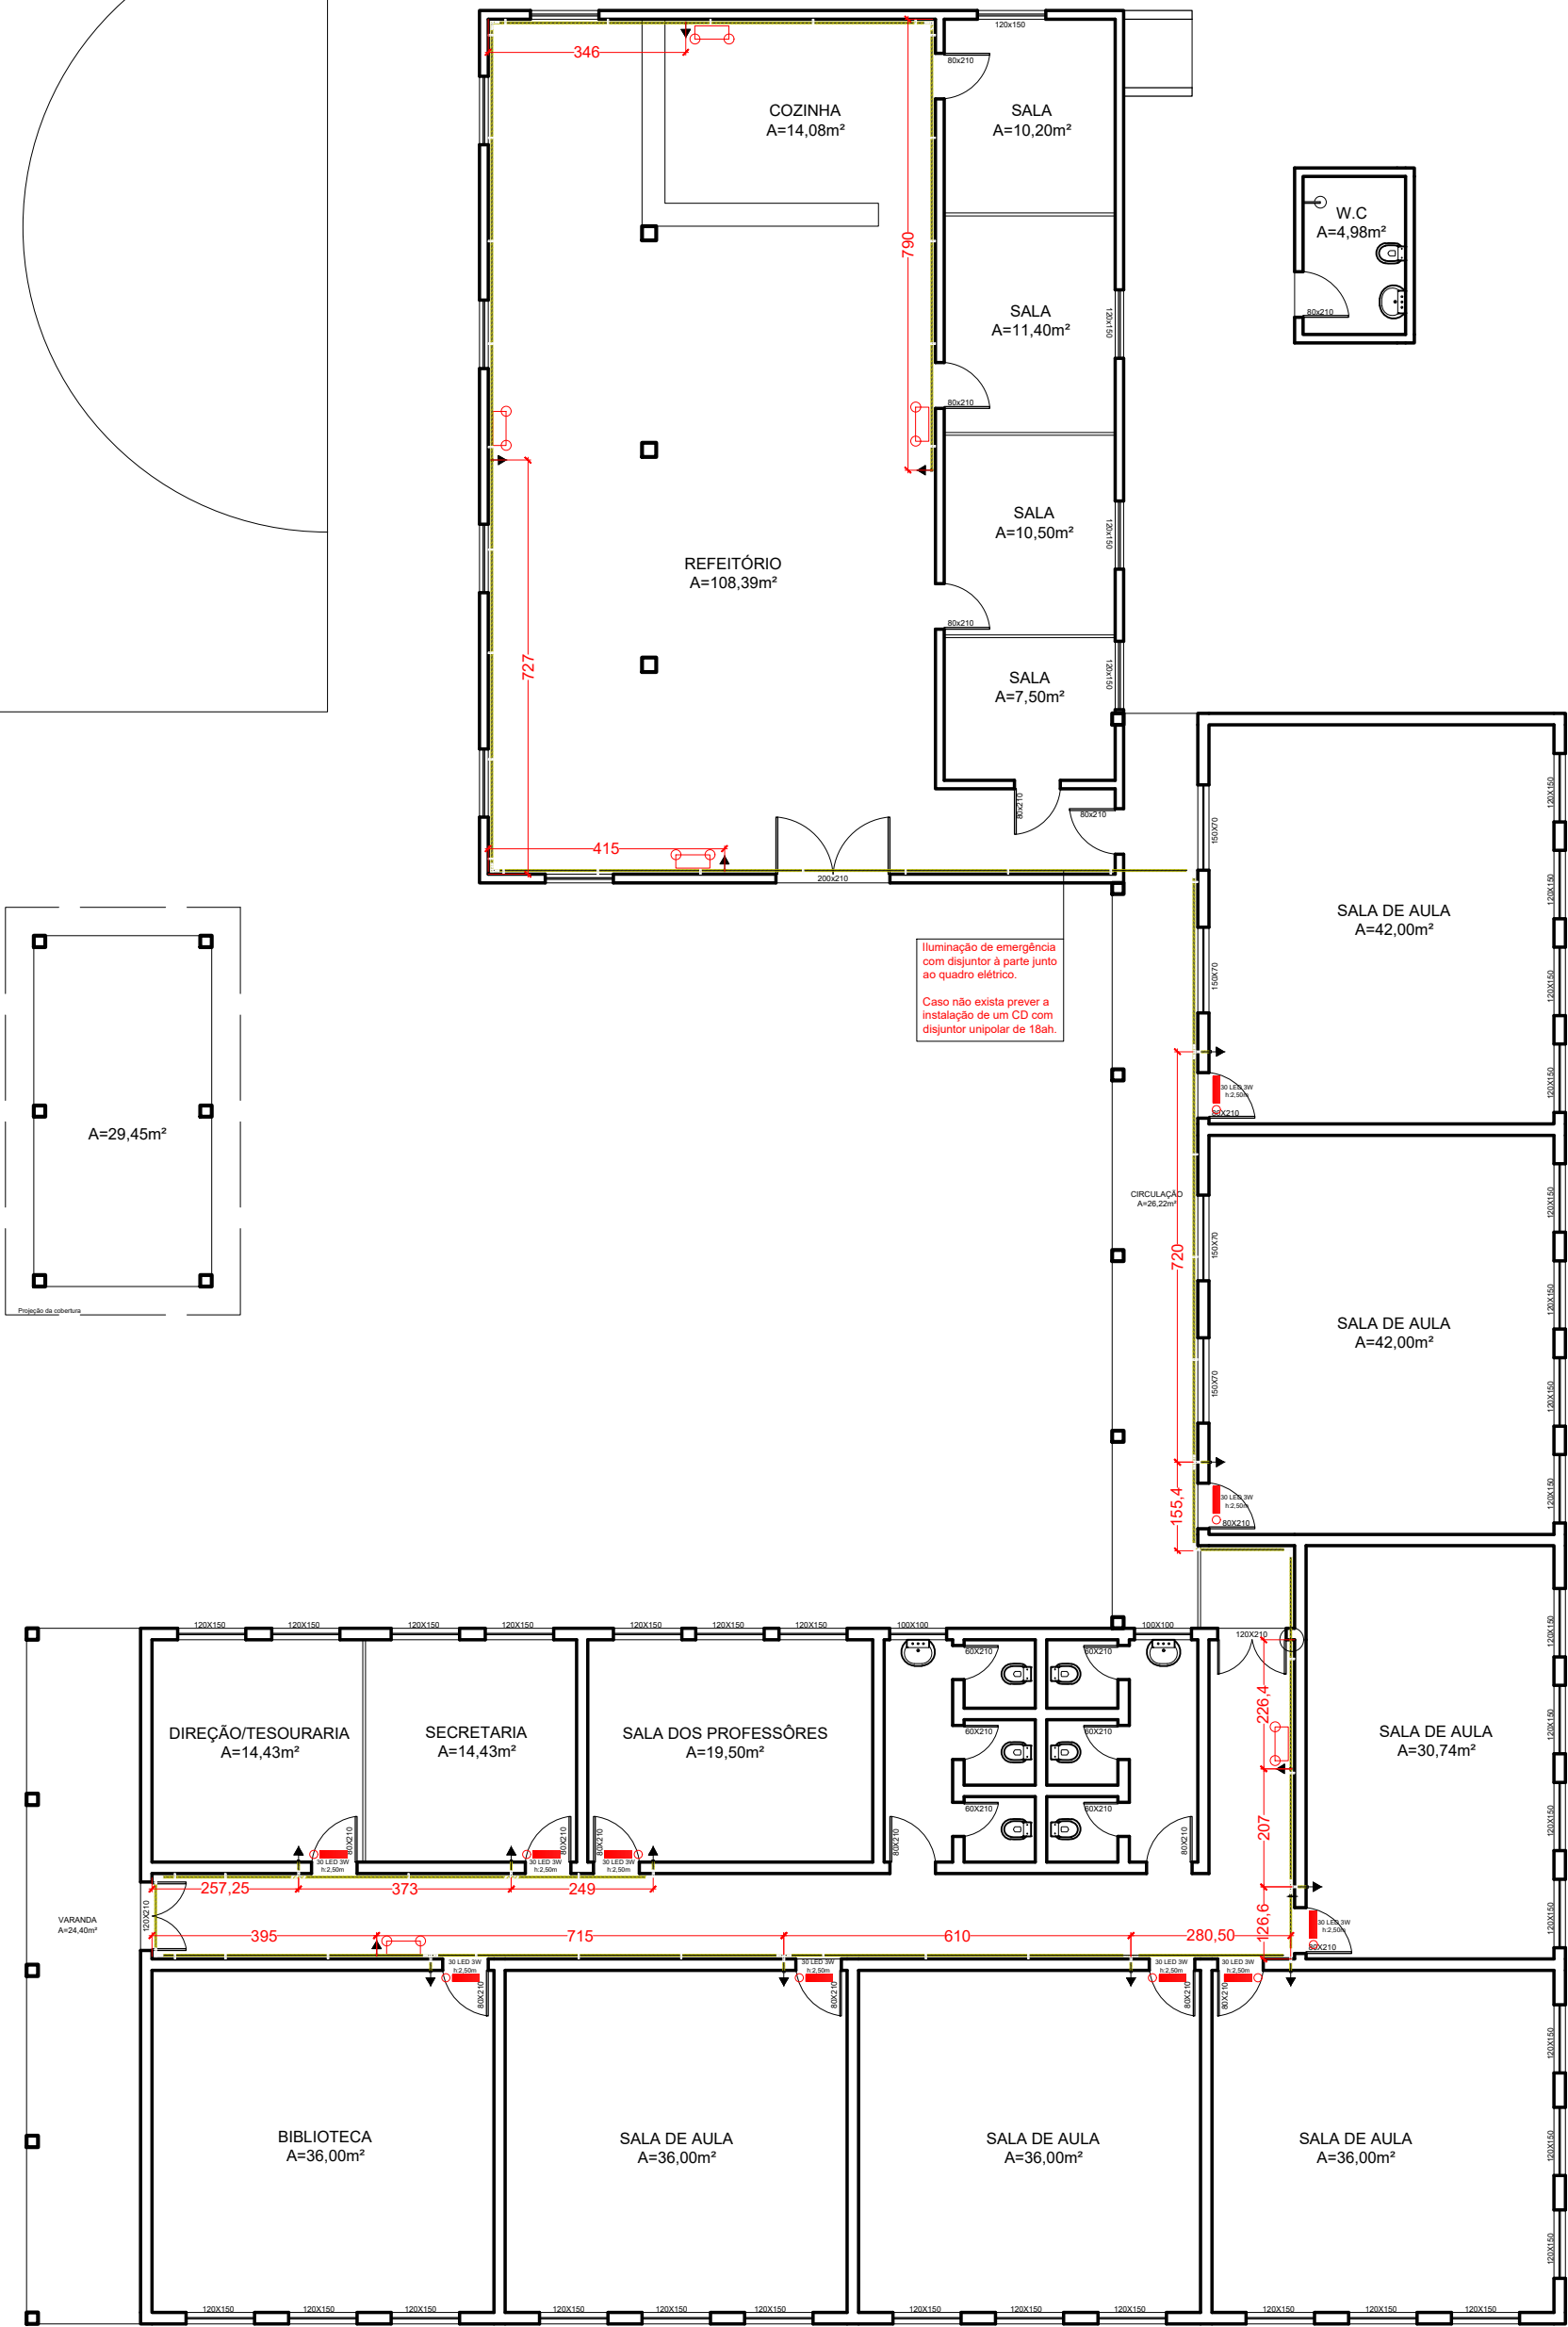

PLANTA BAIXA PAV. TÉRREO
Esc 1:125

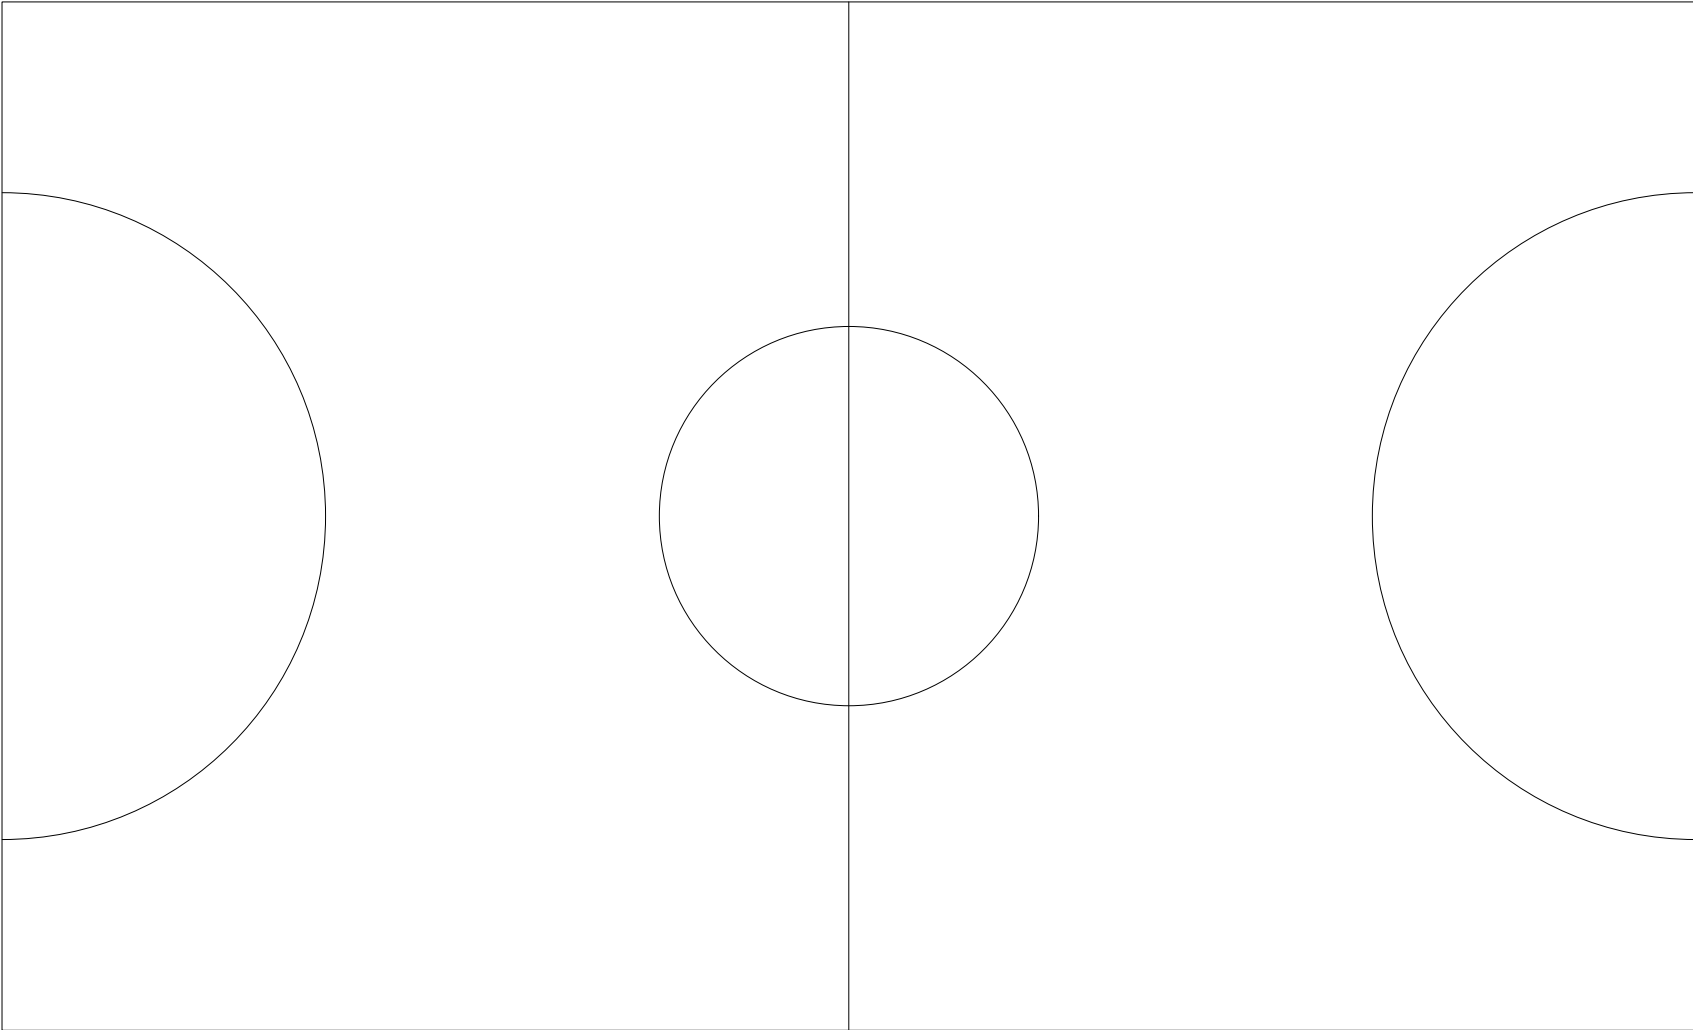

PPCI - Plano de Prevenção e Proteção Contra Incêndio

E.M.E.F. MARCÍLIO DIAS

RST 101 Km 239, São Simão - MOSTARDAS/RS

PROPRIETÁRIO: MUNICÍPIO DE MOSTARDAS	NATUREZA DA OCUPAÇÃO: 8512-1/00 - Educação Infantil - Pré Escola. 8513-9/00 - Ensino fundamental.	ESCALA: 1:125
RESPONSÁVEL TÉCNICO: ARQ. SENDY NACHTIGAL RAMOS CAU A155744-0	ÁREA TOTAL: 665,20m²	DATA: 13/01/2021
		PRANCHA: 02

LEGENDA		
	Extintor Tipo Espuma	
	Extintor Pó Tipo BC	
	Extintor Tipo CO2	
	Extintor Tipo Água Pressur.	
	Extintor Pó Tipo ABC	
LEGENDA SINALIZAÇÃO FOTOLUMINESCENTE		CÓDIGO
	Proibido Fumar	1 150 mm
	Indicação Sentido de Saída	13 130x300 mm
	Indicação Sentido de Saída	14 130x300 mm
	Indicação Sentido de Saída Escada	16 130x300 mm
	Indicação de Saída Sobre Porta	17 130x300 mm
	Risco de Choque Elétrico	9 150 mm
Ponto de Luz Blocos Autônomos 30 LED's - 2W. Altura de instalação: 2,5 m		
Luminária de Emergência Altura de instalação: 3 m		
Tomada alta Altura de instalação: 2,5 m		