


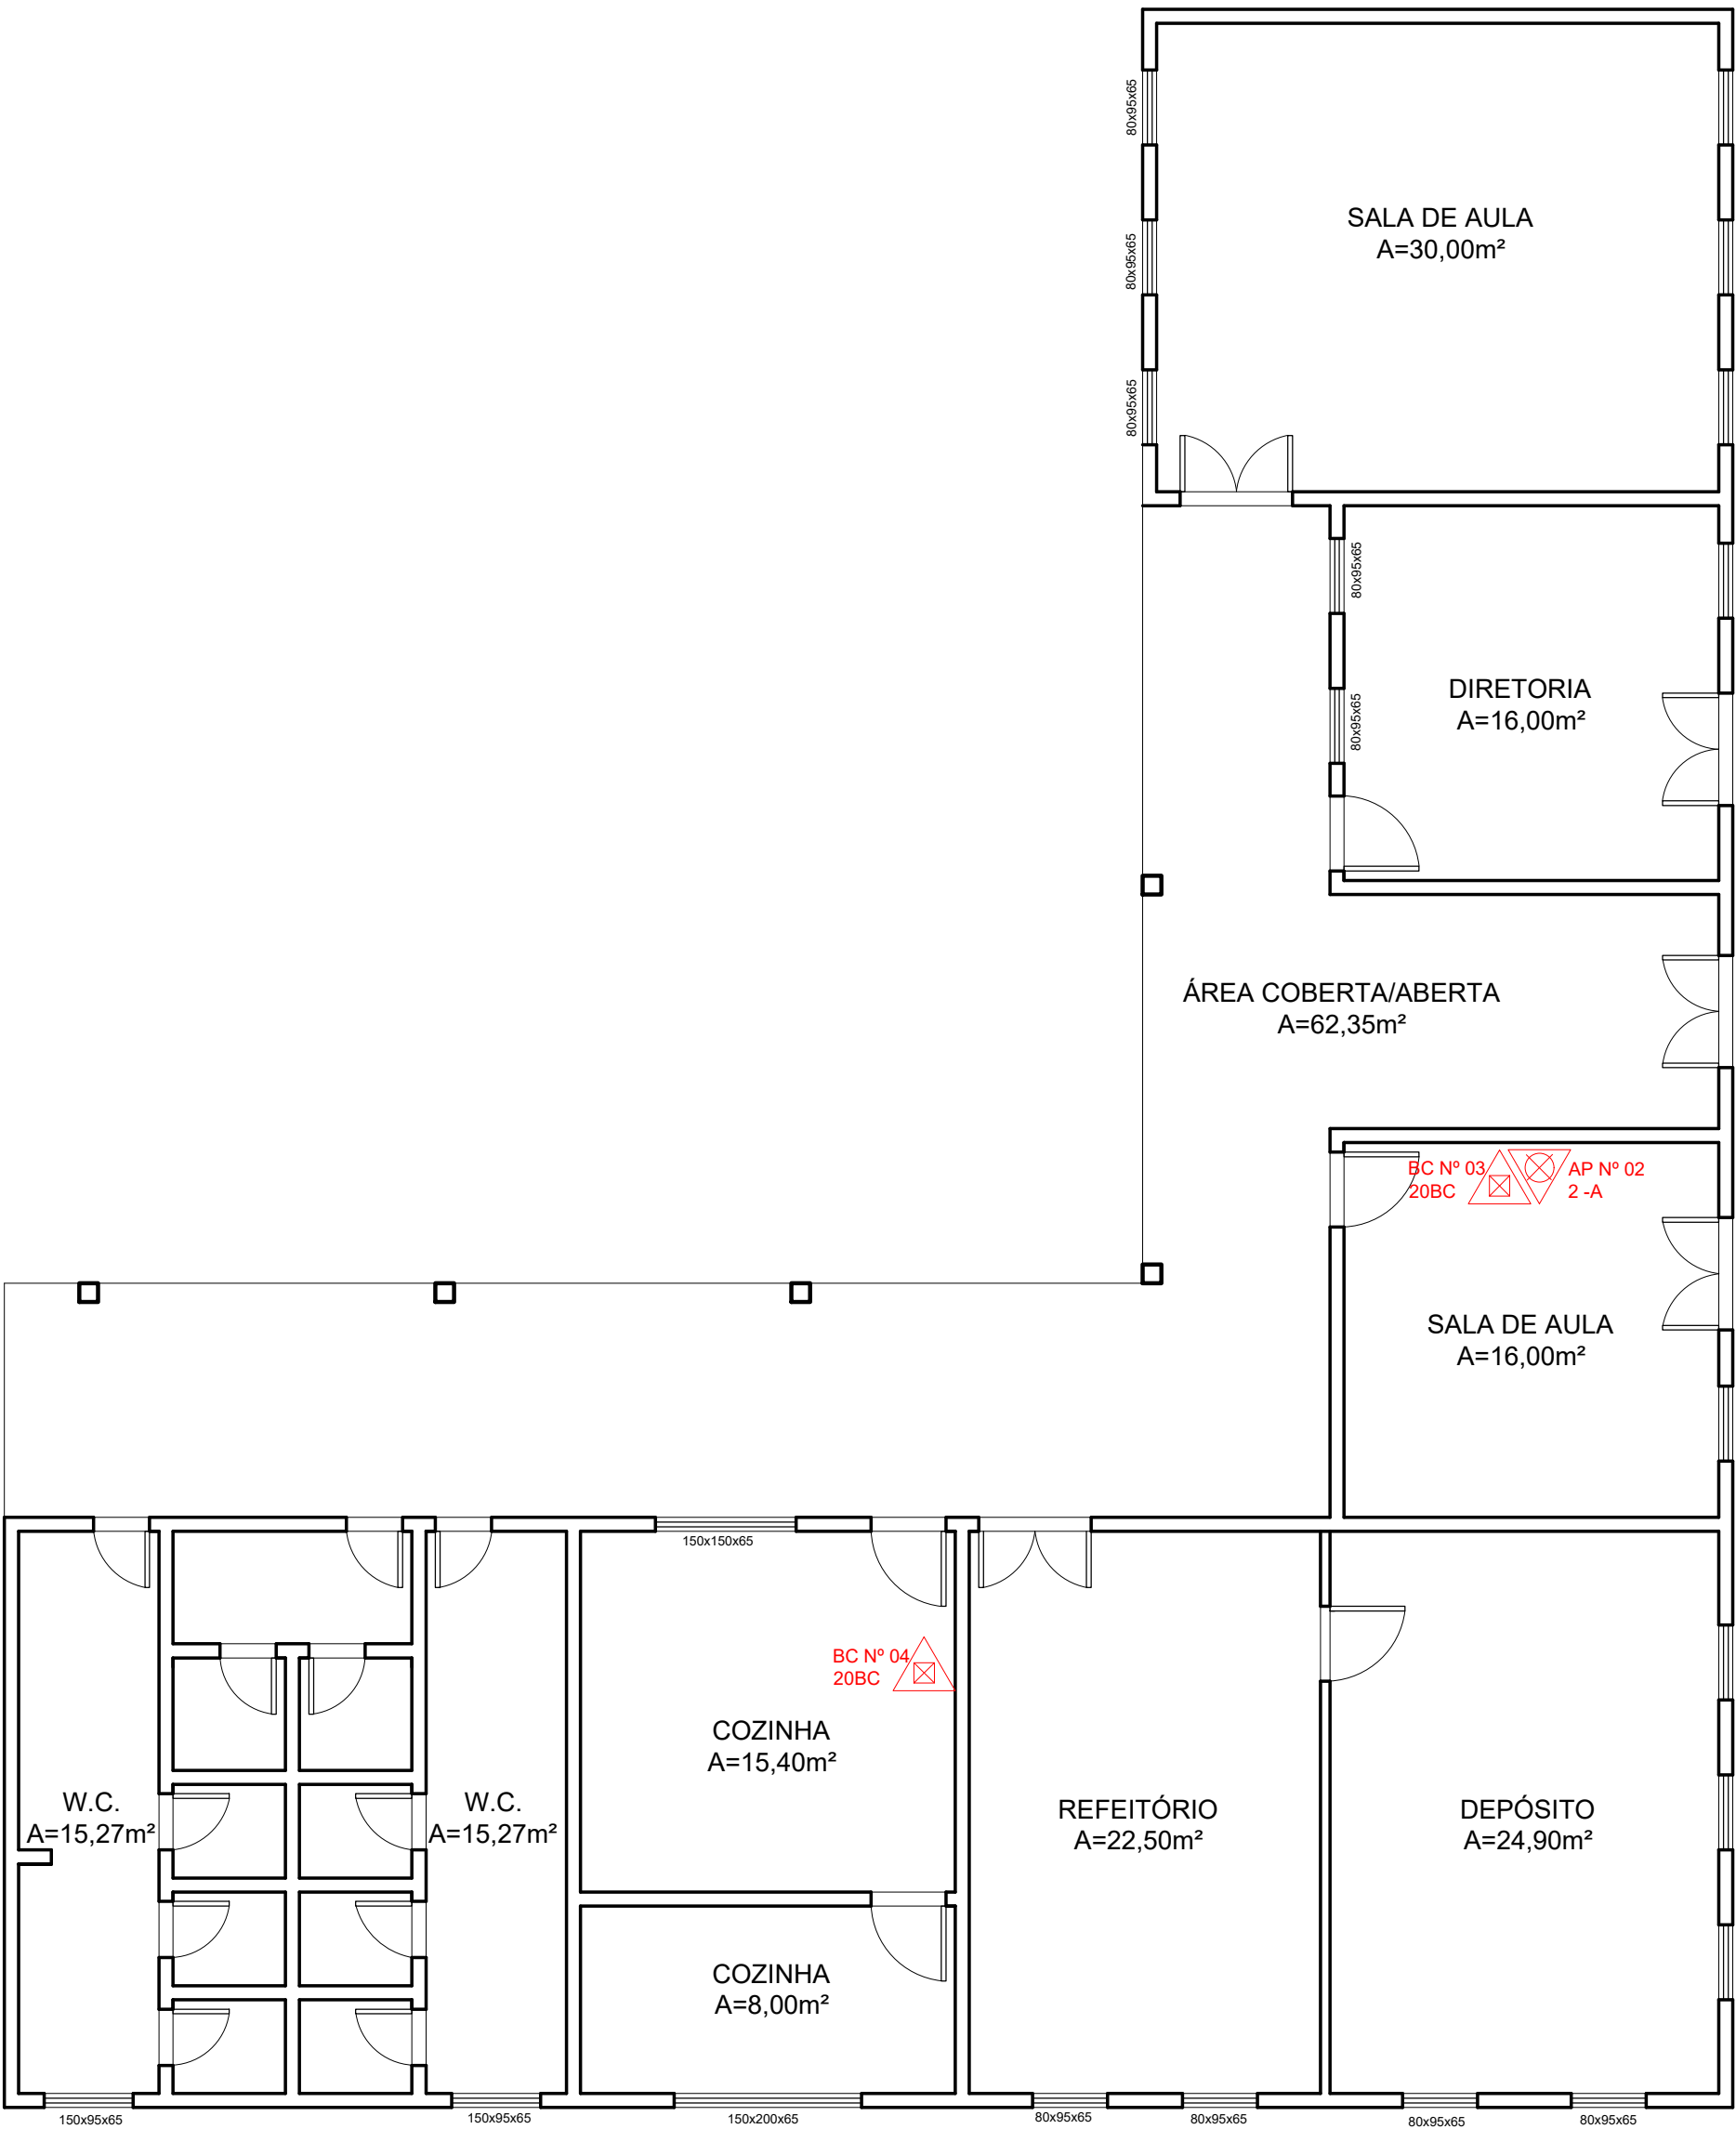

PLANTA BAIXA PAV. TÉRREO
Esc 1:75

LEGENDA		
	Extintor Tipo Espuma	
	Extintor Pó Tipo BC	
	Extintor Tipo CO2	
	Extintor Tipo Água Pressur.	
	Extintor Pó Tipo ABC	
LEGENDA SINALIZAÇÃO FOTOLUMINESCENTE		CÓDIGO
	Proibido Fumar	1
	Indicação Sentido de Saída	13
	Indicação Sentido de Saída	13
	Indicação Sentido de Saída Escada	16
	SAÍDA Indicação de Saída Sobre Porta	17
	Risco de Choque Elétrico	9



PPCI - Plano de Prevenção e Proteção Contra Incêndio

E.M.F ANITA GARIBALDI

----- MOSTARDAS/RS

PROPRIETÁRIO: -----	NATUREZA DA OCUPAÇÃO: 8512-1/00 - Educação Infantil - Pré Escola. 8513-9/00 - Ensino fundamental.	ESCALA: 1:75
RESPONSÁVEL TÉCNICO: ARQ. SENDY NACHTIGAL RAMOS CAU A155744-0	ÁREA TOTAL: 248,04m²	DATA: 30/08/2021
		PRANCHA: A1-01