


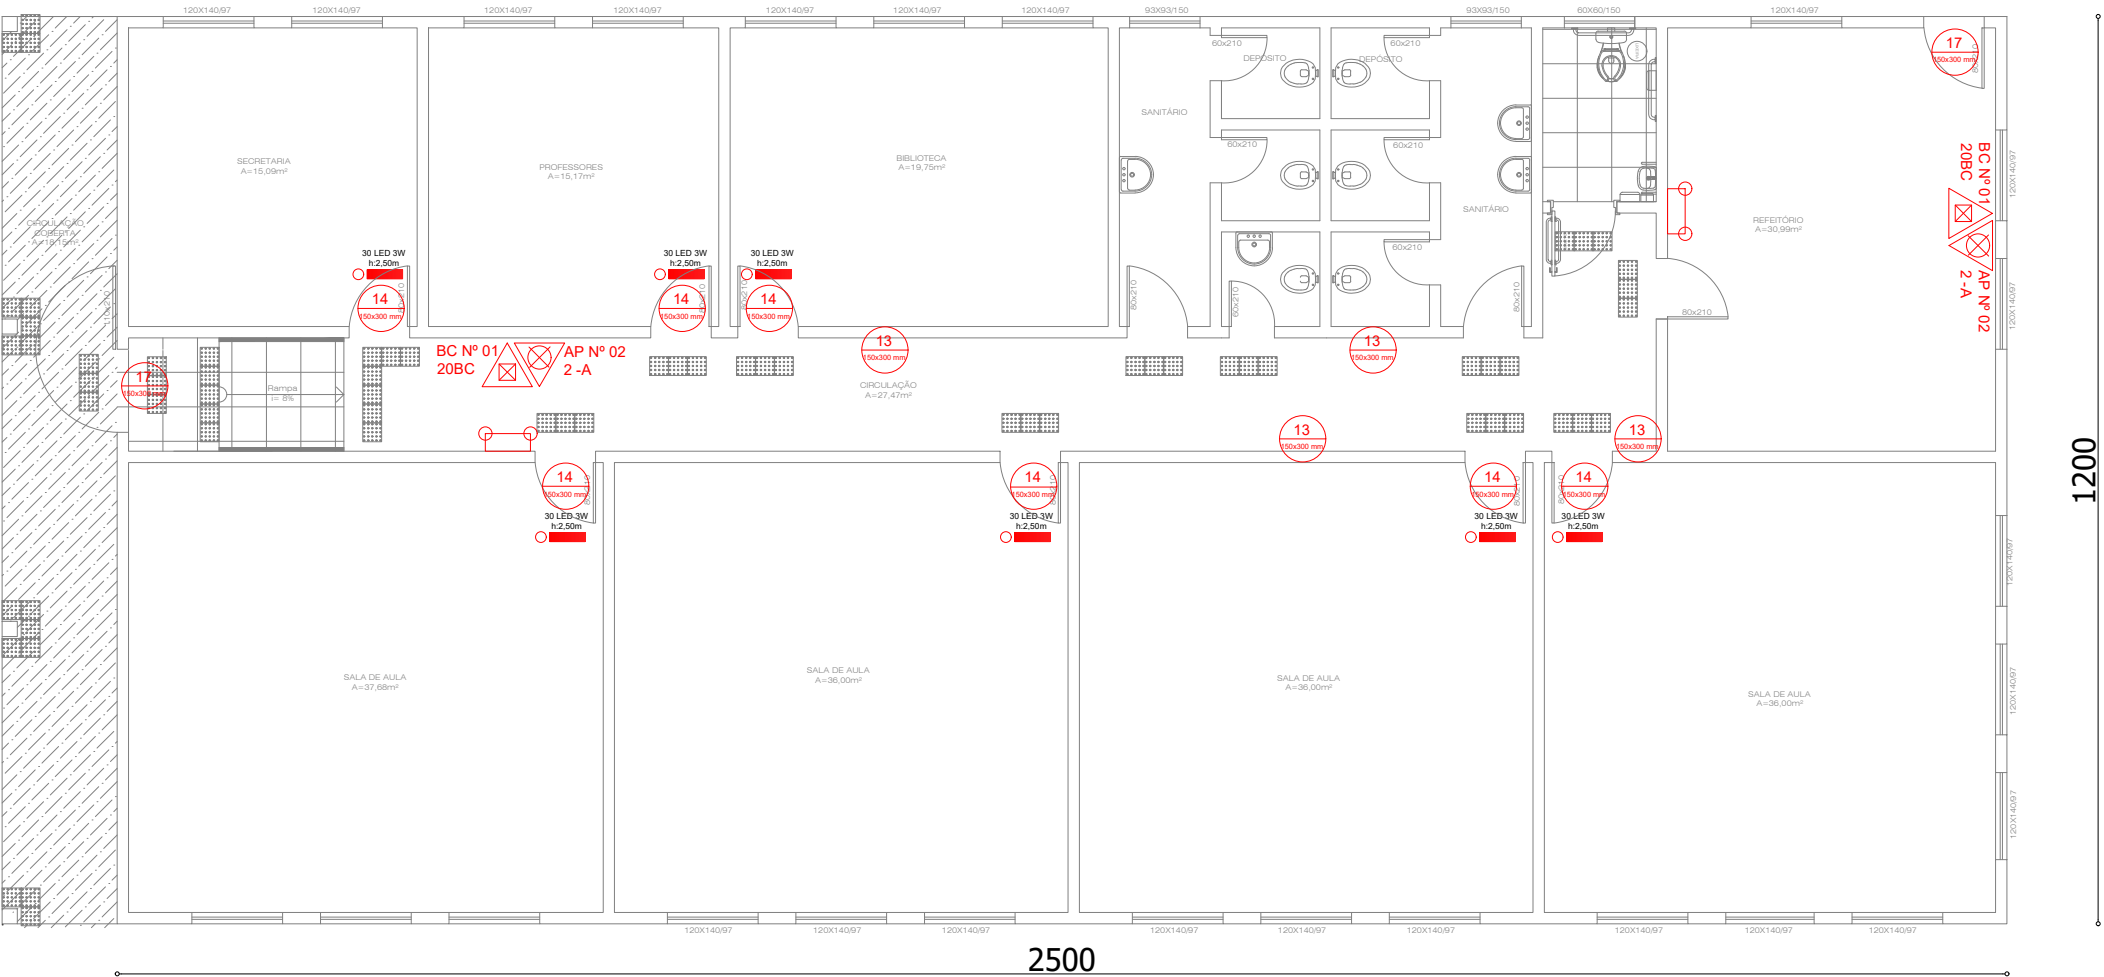

PLANTA BAIXA
esc 1:100

LEGENDA		
	Extintor Tipo Espuma	
	Extintor Pó Tipo BC	
	Extintor Tipo CO2	
	Extintor Tipo Água Pressur.	
	Extintor Pó Tipo ABC	
LEGENDA SINALIZAÇÃO FOTOLUMINESCENTE		CÓDIGO
	Proibido Fumar	1
	Indicação Sentido de Saída	13
	Indicação Sentido de Saída	13
	Indicação Sentido de Saída Escada	16
	Indicação de Saída Sobre Porta	17
	Risco de Choque Elétrico	9
Ponto de Luz Blocos Autônomos 30 LED's - 2W. Altura de instalação: 2,5 m		
Luminária de Emergência Altura de instalação: 3 m		
Tomada alta Altura de instalação: 2,5 m		
Eletroduto 1/2" em PVC.		

PREFEITURA DO MUNICÍPIO DE MOSTARAS

PPCI - Plano de Prevenção e Proteção Contra Incêndio

EMF Ruy Miguel Collares Victorino

PROPRIETÁRIO: MUNICÍPIO DE MOSTARDAS	NATUREZA DA OCUPAÇÃO: 8512-1/00 - Educação Infantil - Pré Escola. 8513-9/00 - Ensino fundamental.	ESCALA: 1:100
RESPONSÁVEL TÉCNICO: Akauá Rotava - CREARS 236397	ÁREA TOTAL: 300,00m2	DATA: 07/06/2022
AKAUA SAMPAIO DA FONSECA ROTAVA.01375502099		PRANCHA: 01